


RETE SCARICHI ACQUE NERE

LEGENDA	
SIMBOLO	DESCRIZIONE
	TUBAZIONE SCARICHI ACQUE NERE
	TUBAZIONE SCARICO CONDENSA

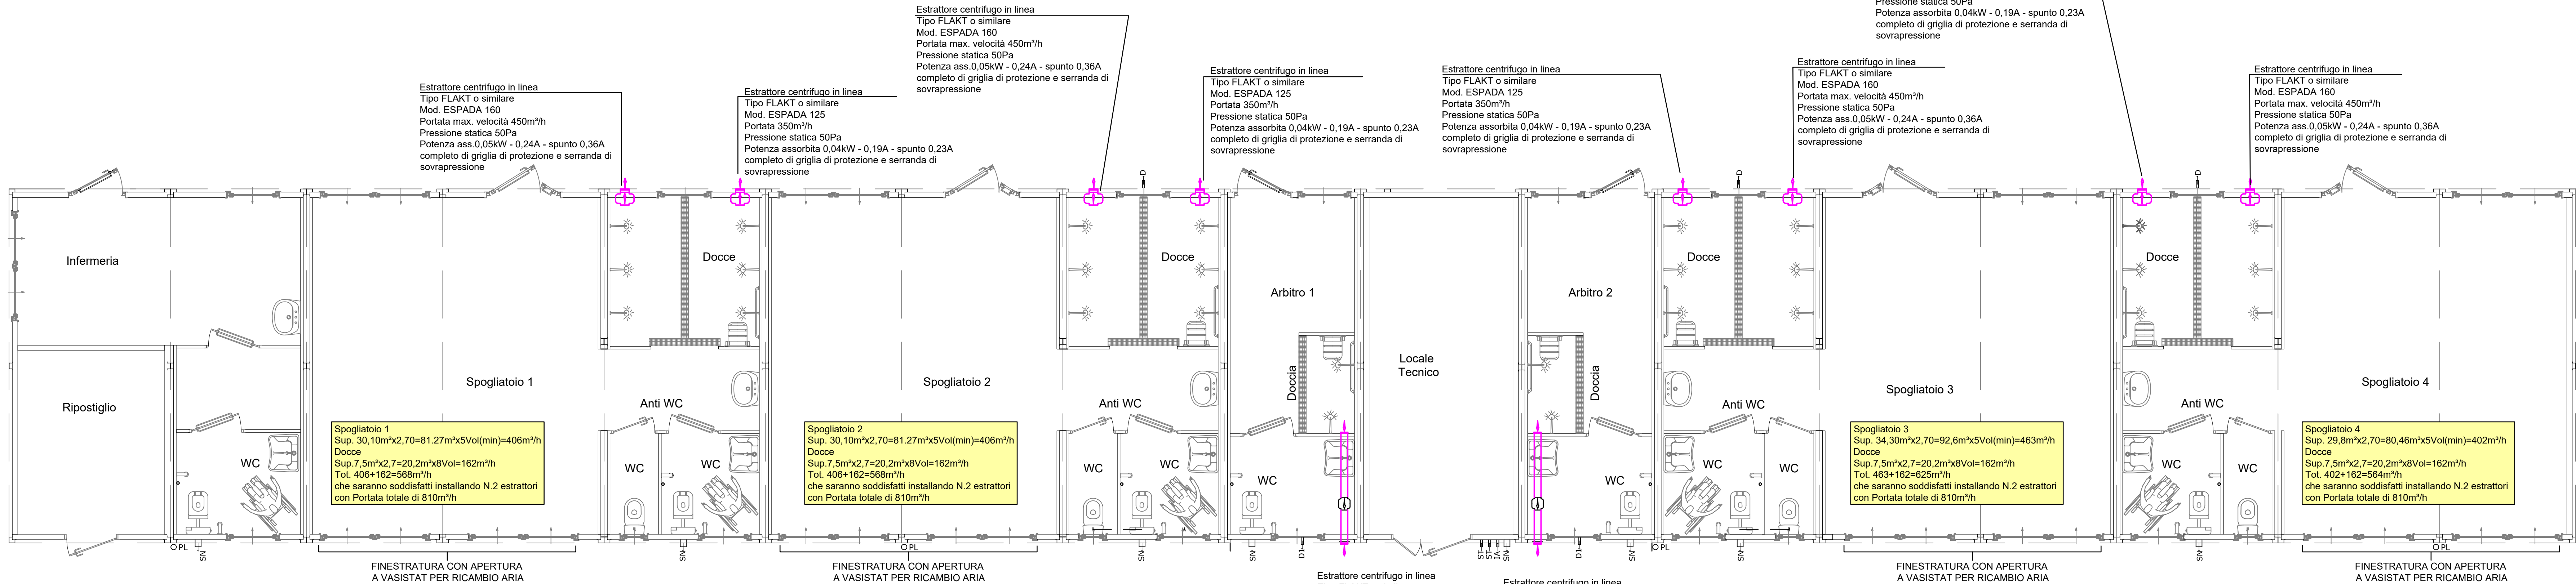

IMPIANTO ESTRAZIONE E RICAMBIO ARIA SPOGLIATOI E DOCCE

REV4	AGGIORNAMENTO	R.V.	D.S.	M.I.	22.04.2026
REV3	AGGIORNAMENTO	R.V.	D.S.	M.I.	03.06.2026
REV2	AGGIORNAMENTO	R.V.	D.S.	M.I.	18.05.2026
REV1	AGGIORNAMENTO	R.V.	D.S.	M.I.	18.05.2026
REV0	EMISSIONE	R.V.	D.S.	M.I.	APR.2026
Rev.	DESCRIZIONE Description	DISEGNATO Drawing by	CONTR. Checked by	APPROVATO Approved by	DATA Date
		IMBRO E ROMA			Stamp and signature
COMMITENTE Customer	Parma Calcio 1913	COMMESSA Job number	028-26		
PROGETTO Project	Spogliatoio Femminile Parma Calcio Noceto (PR)	NOME FILE File name	VE-028-26-PRO_GCT_01		
TITOLO Title	IMPIANTI MECCANICI Rete scarichi acque nere e impianto estrazione e ricambio aria spogliatoi e docce - Pianta Piano Terra	NUMERO DISEGNO Dwg number			
		DATA Date	APR.2026	SCALA Scale	1:50

M04

U:\commissa\2026\028-26\028-26\elaborati\grafici di progetto\time-028-26-proiect_04.dwg